



PARTICOLARE FABBRICATO CABINA ELETTRICA
- SCALA 1:50 -

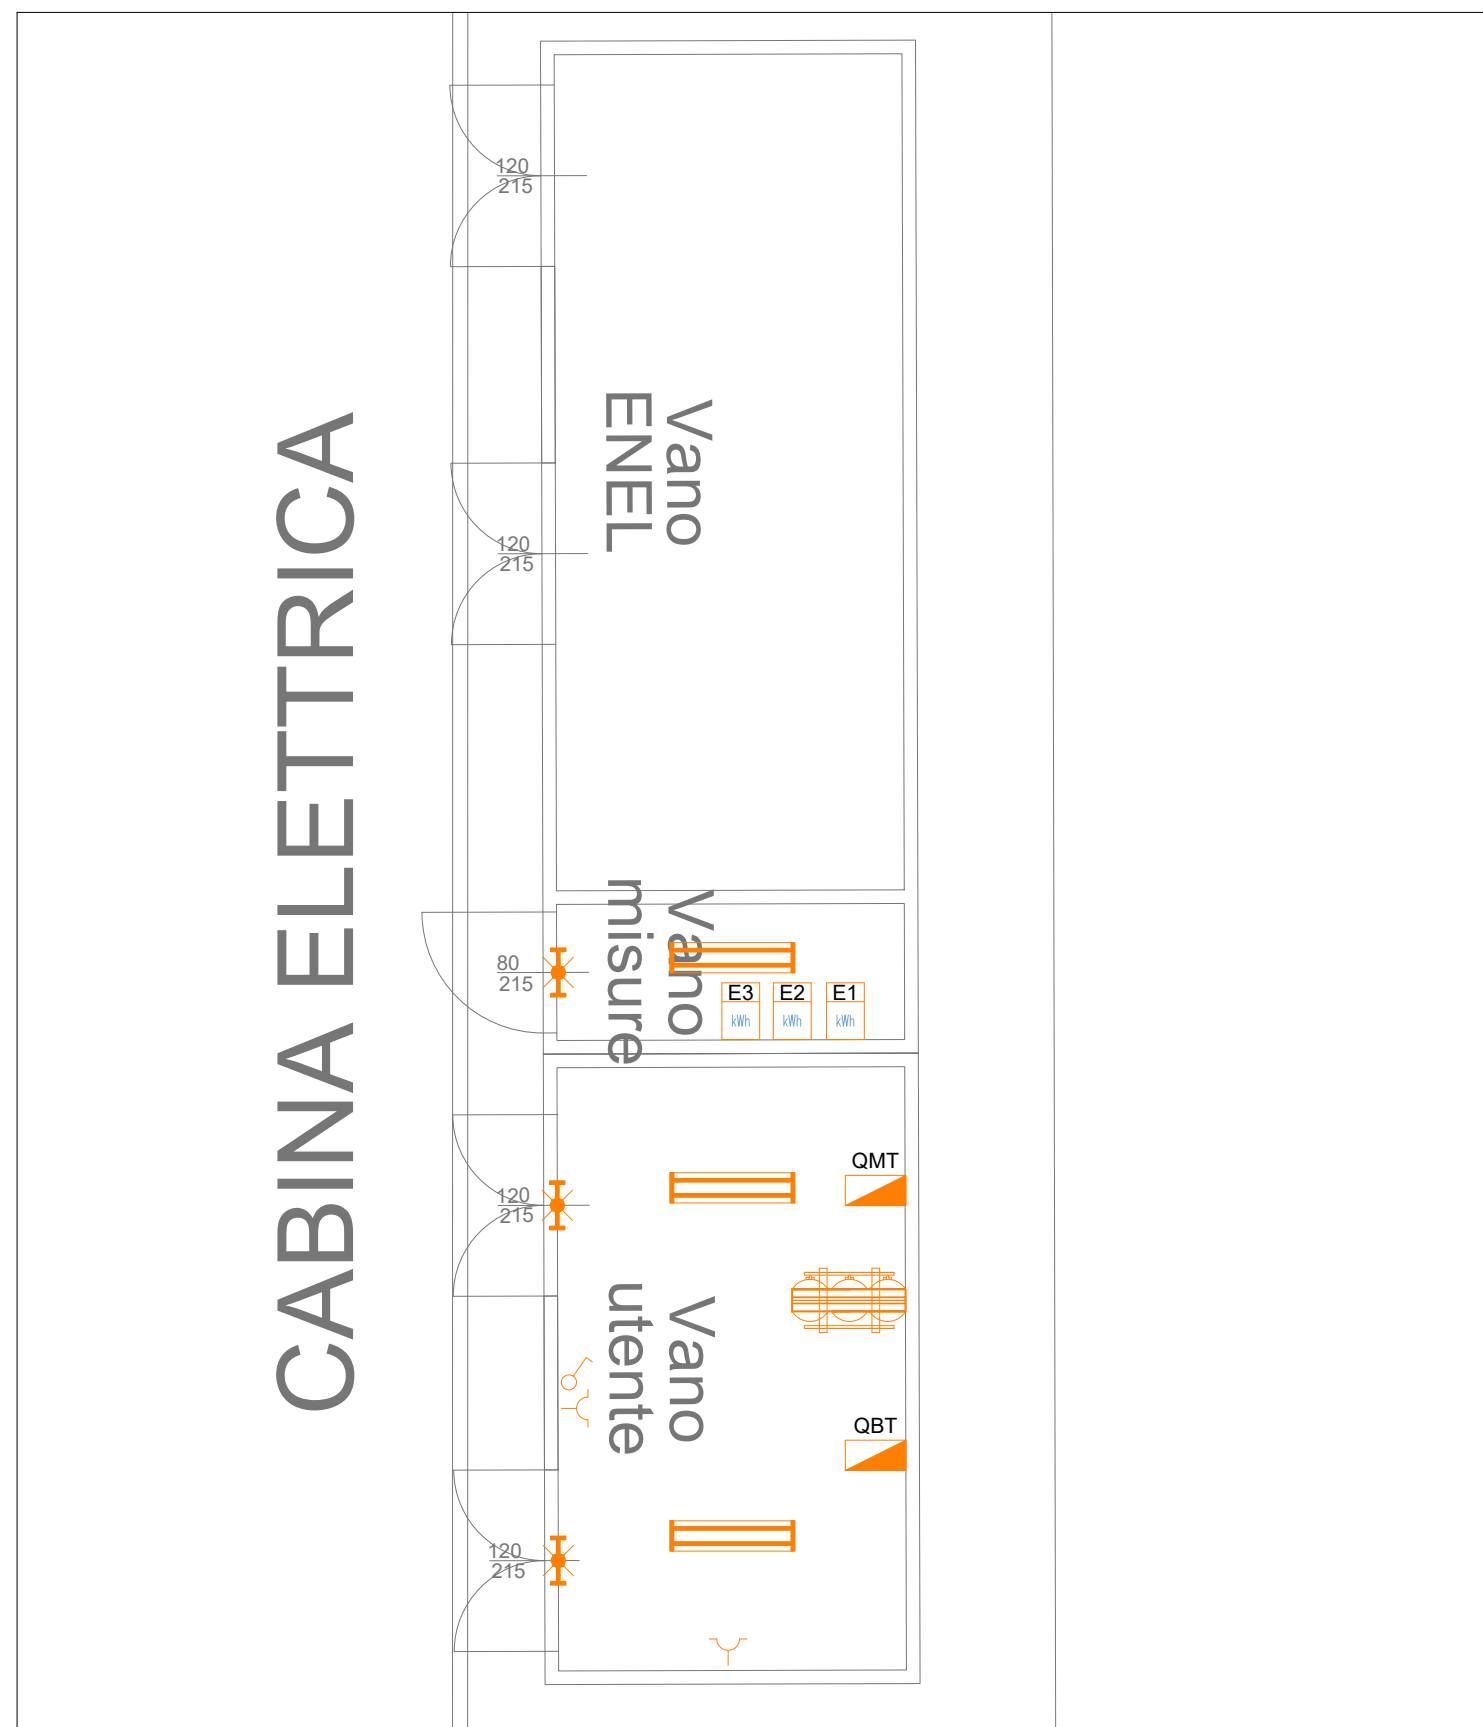


PARTICOLARE FABBRICATO GESTORE
- SCALA 1:50 -

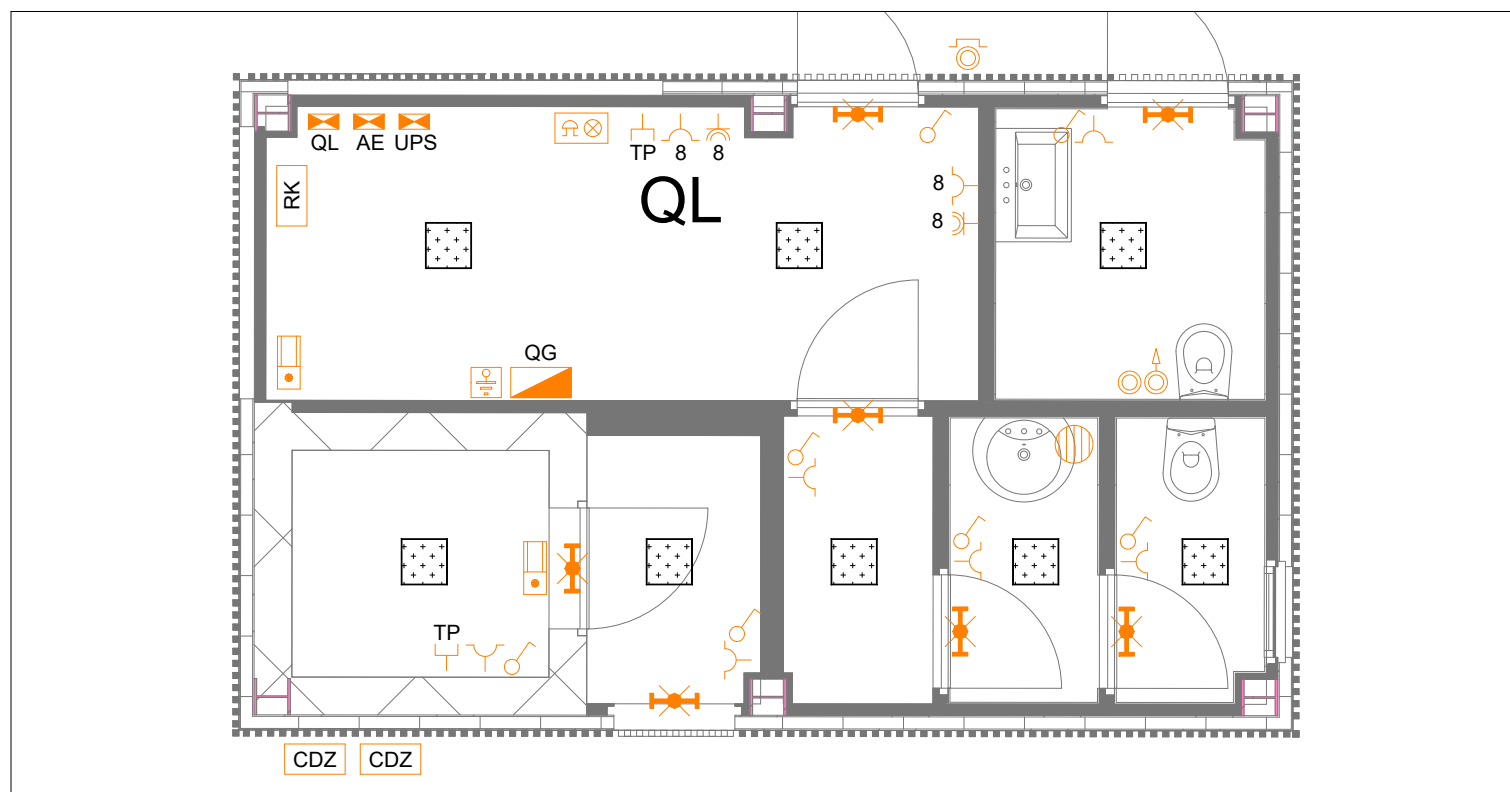

LEGENDA

	QUADRO ELETTRICO MEDIA TENSIONE "QMT"
	TRASFORMATORE MT/BT IN RESINA
	QUADRO ELETTRICO BASSA TENSIONE "QBT"
	CONTATORE LAVAGGIO 100kW
	CONTATORE SERVIZI BAR 100kW
	CONTATORE RICARICHE SUPER FAST 100kW
	QUADRO ELETTRICO GENERALE CARBURANTI "QG"
	QUADRO ELETTRICO CASSA "QC"
	APPARECCHIATURA CONTROLLO LIVELLI "QL"
	APPARECCHIATURE ELETTRONICHE "AE"
	GRUPPO DI CONTINUITA' "UPS"
	QUADRO RACK "RK"
	PULSANTE LUMINOSO DI SGANCIO IN CASSETTA MATERIALE ISOLANTE IP55 COMPLETA DI VETRO FRANGIBILE (impianto carburanti)
	INTERRUTTORE UNIPOLARE 10A
	PULSANTE A TIRANTE PER IMPIANTO RICHIESTA SOCCORSO INSTALLATO NEL WC DISABILI
	PULSANTE TACITAZIONE ALLARME WC DISABILI
	PLAFONIERA LED 1x11W COMPLETA DI GRUPPO AUTONOMO PER ILLUMINAZIONE DI EMERGENZA
	PLAFONIERA A LED COMPLETA DI SCHERMO IP44 INCASSATA NEL CONTROSOFFITTO
	PRESA UNEL 10/16A - 2P+T - 220V
	PRESA BIPASSO 10/16A - 2P+T - 220V
	BOILER ELETTRICO COMPLETO DI SEZIONAMENTO LOCALE (per l'esatta posizione fare riferimento al progetto del professionista termotecnico)
	CONDIZIONATORE ARIA TIPO "SPLIT" (per l'esatta posizione fare riferimento al progetto del professionista termotecnico)
	UNITÀ ESTERNA CONDIZIONATORE ARIA
	PLAFONIERA 2x58W IN POLICARBONATO IP65
	PRESA TELEFONICA - DATI
	ALLARME SONORO-VISIVO RICHIESTA SOCCORSO WC DISABILI COMPLETO DI LED LUMINOSO E SUONERIA

PARTICOLARE CASSA
- SCALA 1:50 -

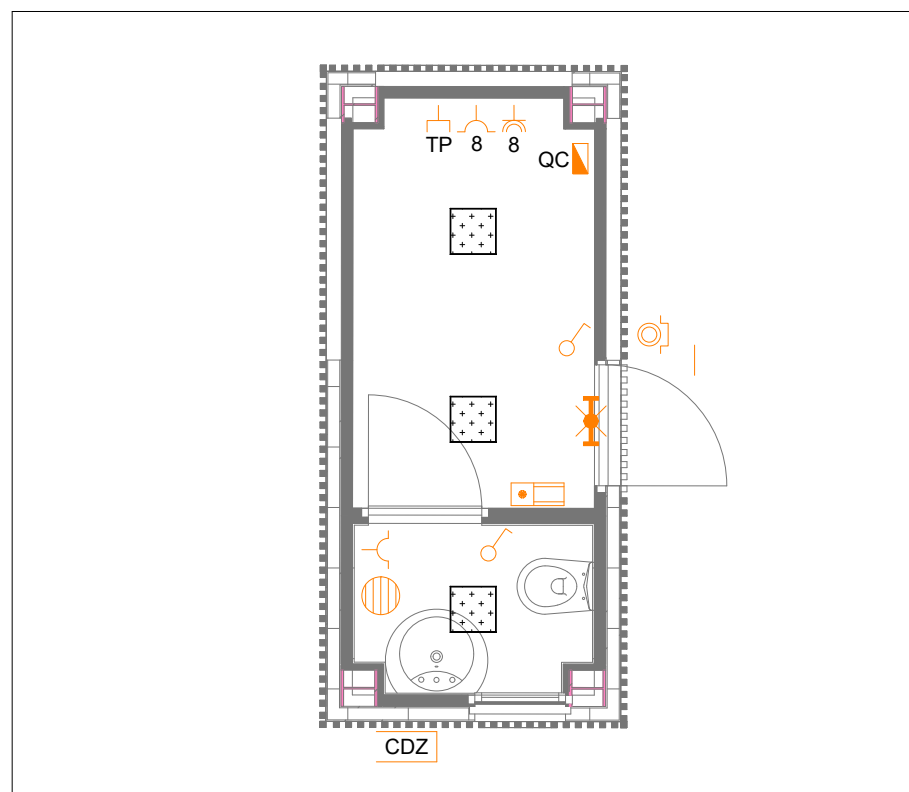

NOTE :

1- L'IMPIANTO ELETTRICO DOVRÀ AVERE UN GRADO DI PROTEZIONE MECCANICA ADEGUATO AL LUOGO DI INSTALLAZIONE, IN PARTICOLARE:

- * AREE ESTERNE : IP55
- * LOCALE GESTORE : IP40

SERVIZIO IGIENICI DISABILI E DISIMPEGNI : IP44

- * SERVIZI IGIENICI E LOCALE CAVEAU : IP44

2- TUTTE LE LINEE DORSALI DEI CIRCUITI, ALL'INIZIO ED AL TERMINE, DOVRANNO ESSERE CONTRADDISTINTE DA ETICHETTE RIPORTANTI LA SIGLA O LA DENOMINAZIONE DEL SERVIZIO EFFETTUATO.

LE MEDESIME DOVRANNO ESSERE LEGGIBILI ED INDELEBILI.

3- DAL PRESENTE PROGETTO SI ESCLUDE QUANTO NON ESPRESSAMENTE INDICATO SUGLI ELABORATI GRAFICI.

4- SI RAMMENTA CHE L'AZIONAMENTO DEL PULSANTE DI SGANCIO DOVRÀ INTERRUPERE L'ALIMENTAZIONE ELETTRICA A TUTTE LE UTENZE INSTALLATE, AD ECCEZIONE DELL'IMPIANTO ANTINCENDIO.

5- SI RAMMENTA CHE I SIMBOLI GRAFICI RELATIVI ALL'IMPIANTO ELETTRICO NON SONO IN SCALA E PERTANTO NON NE INDICANO LE REALI DIMENSIONI.

6- TUTTI I CAVI INSTALLATI DEVONO ESSERE DEL TIPO NON PROPAGANTE L'INCENDIO E CONFORMI ALLE NORME CEI 20-22.

REGIONE EMILIA ROMAGNA
COMUNE DI FORLIMPOPOLI

27/07/2026

Istanza per la progettazione e realizzazione di
un impianto carburanti con annesso
autolavaggio ed esercizio pubblico
articolo 8 del D.P.R. 160/2010

Ubicazione e dati catastali:

via Emilia per Forlì n. 481/491/525 Forlimpopoli (FC) - Catasto Fabbricati e Terreni Foglio 18 Mappali 2035 e 2728

Proprietà:

Commercianti Indipendenti Associati Soc. Coop. - Via Navicella n. 22 - 47100 Forlì - p. IVA 00138950407

Elaborato: _____ Tavola numero _____

Tavola numero

Fabbricato gestore, fabbricato cassa e cabina elettrica
Piano di installazione impianto elettrico

SCALA: 1

SCALA: 1:50

 
Progettisti:



Progettazione architettonica:
ABA - ALESSANDRO BUCCI ARCHITETTI
 via Severoli, 18 - 48018 Faenza (RA)
 Tel. 0546 29237
 segreteria@tecnica@alessandrobucciarchitetti.it
 www.alessandrobucciarchitetti.it

TSG

Progettazione impiantistica, VVF e acustica
TSG ITALIA
 Piazza Vittorio Alfieri, 26 - 14100 Asti (AT)
 Viale Marconi, 30/3 - 48018 Faenza (RA)
 Tel. +39 348 1427031
 francesco.amerio@tsg-solutions.com



Progettazione impiantistica, VVF e acustica
TSG ITALIA

Piazza Vittorio Alfieri, 26 - 14100 Asti (AT)
Viale Marconi, 30/3 - 48018 Faenza (RA)
Tel. +39 348 1427031
francesco.amerio@tsg-solutions.com



Consulenza ambientale:
Ing. Dante Neri

Ravegnana, 254B - 47122 Forlì (FC)
Tel. +39 338 1544058
danteneri70@gmail.com